


Изм. № подл. Подпись и дата. Ваим. инв. №

Данные ввода	Источник питания
	Марка, сечение и длина кабеля
Вводная панель	Аппарат ввода Тип Номинальный ток, А
	Аппарат учета Тип Номинальный ток, А
Распред. панель	Тип
	Аппарат отходящей линии Тип Номинальный ток, А Уставка тока, А
Марка и сечение проводника	
	Маркировка или длина участка сети, м
Электроприемник	Условное обозначение на плане
	Номер по плану
	Руст, кВт
	Расчетный ток, А
	Наименование

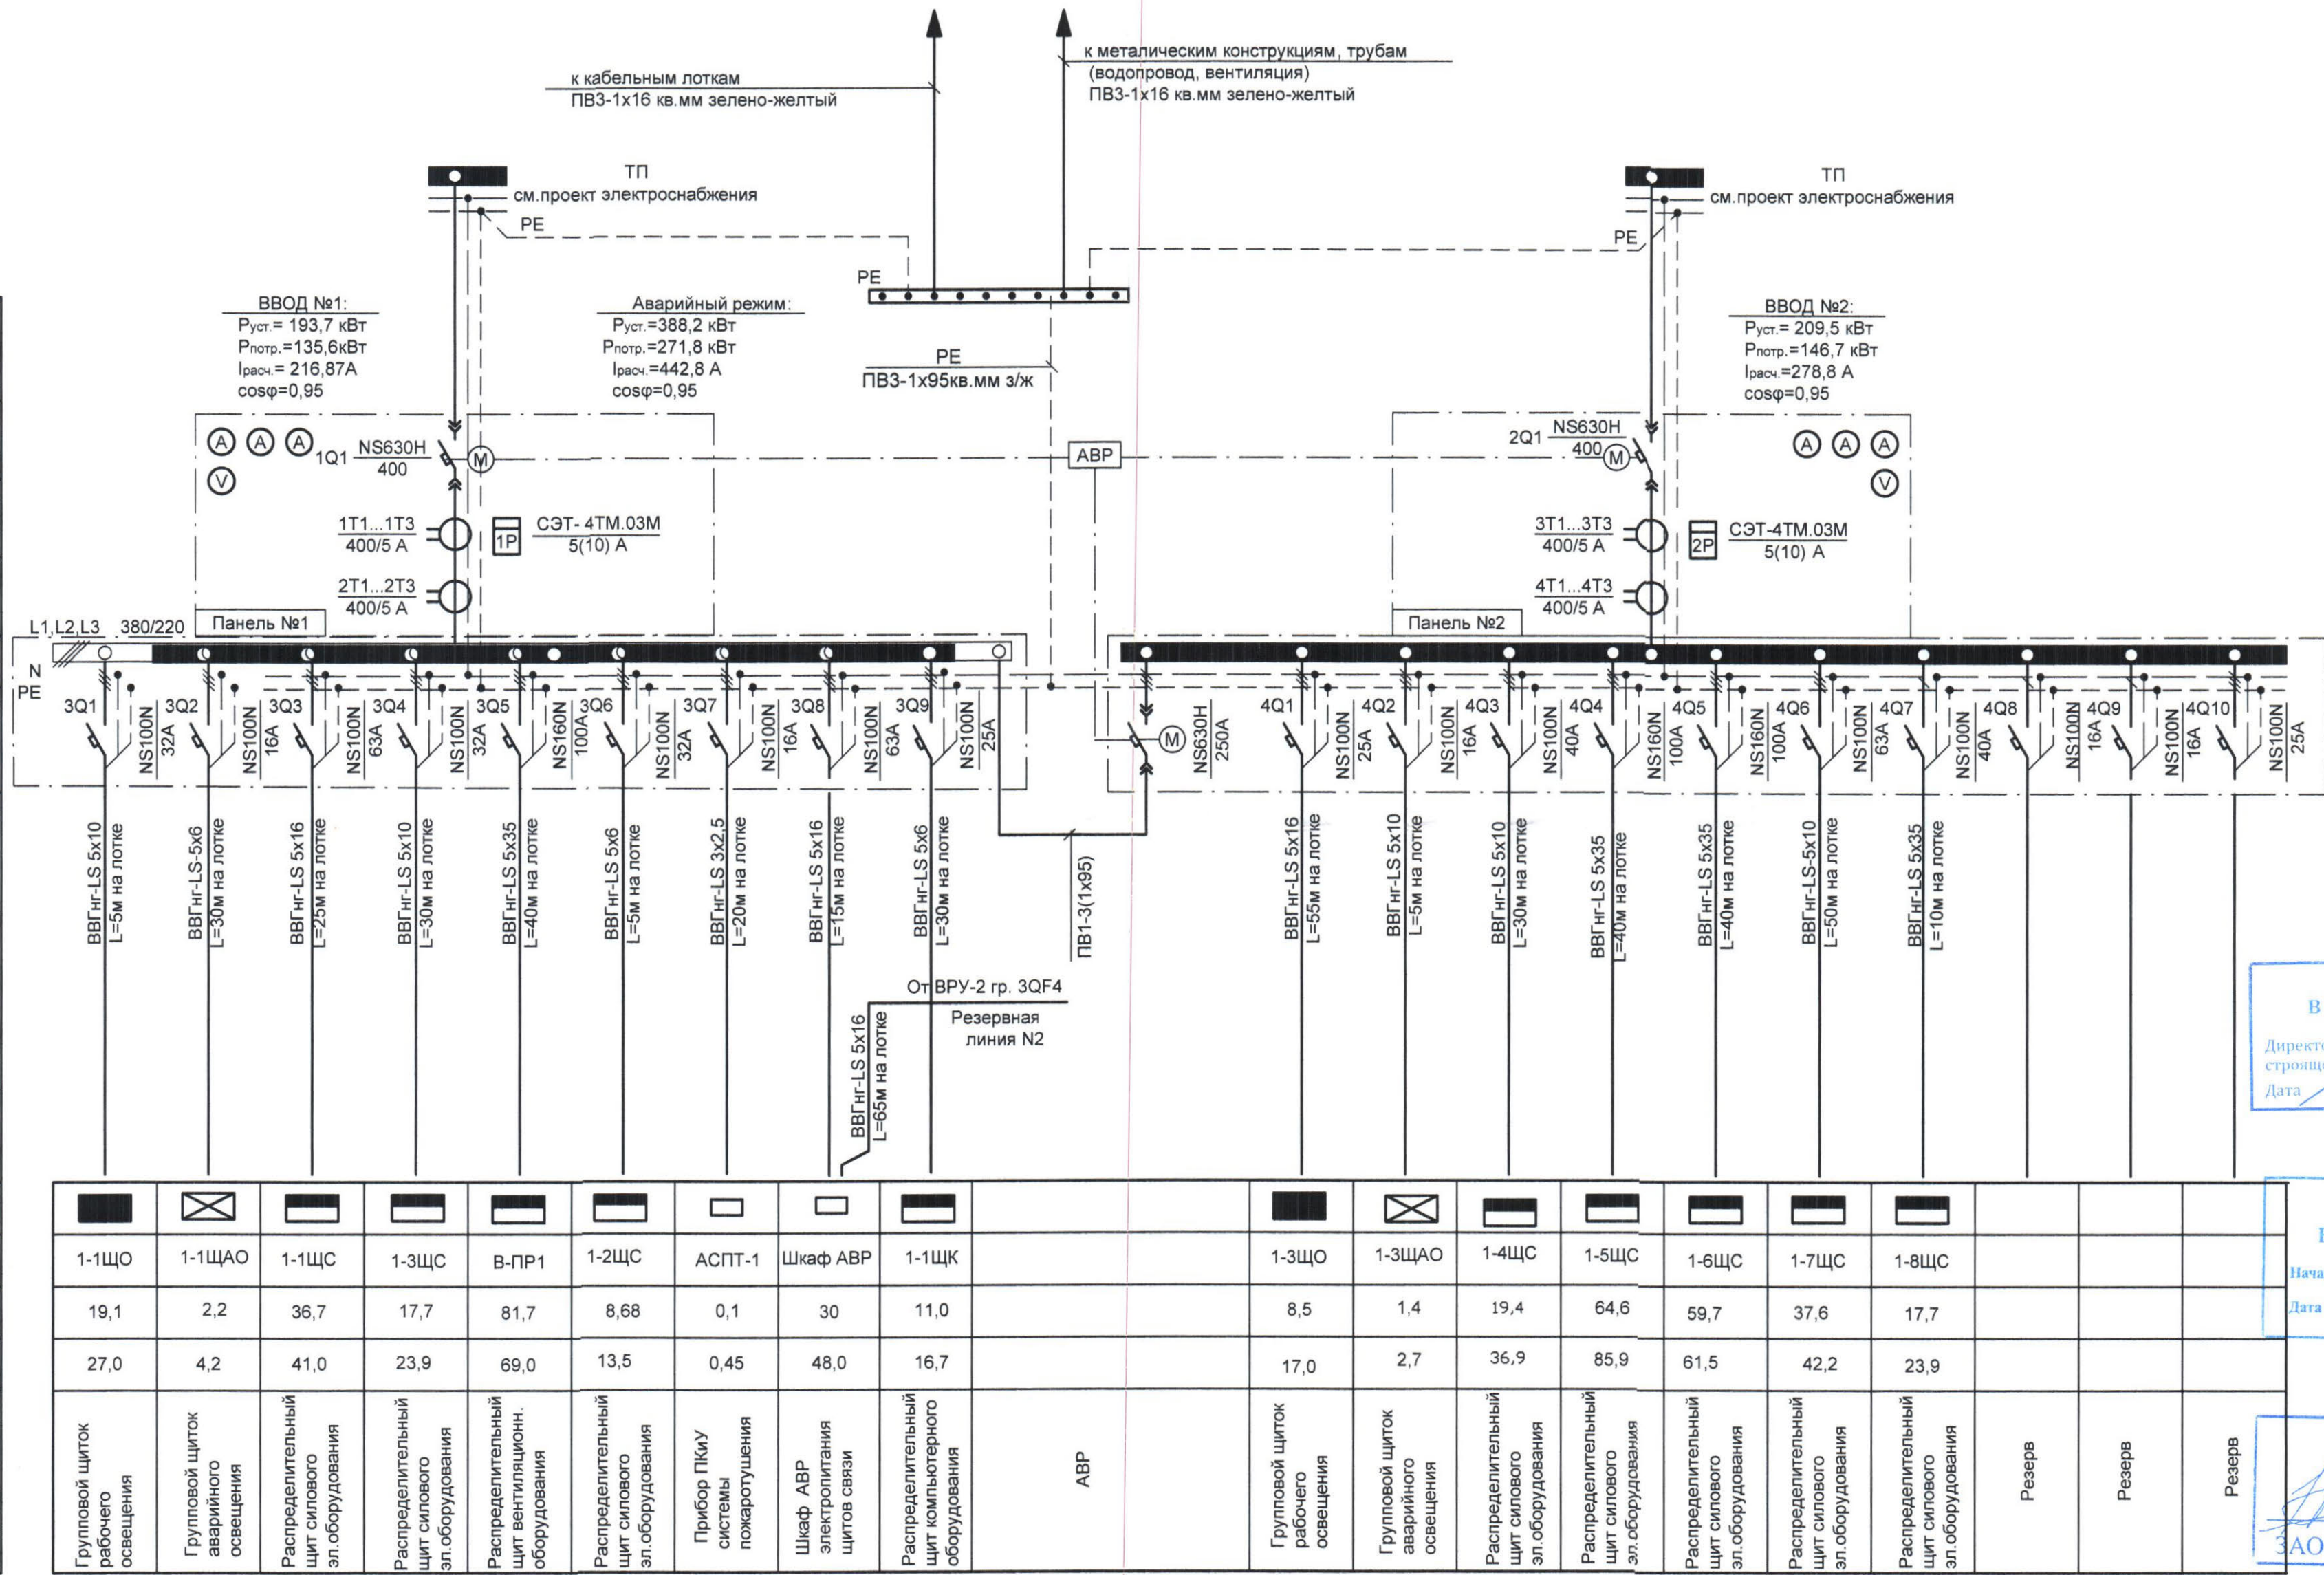

ООО "ХЕВЕЛ"
В ПРОИЗВОДСТВО РАБОТ
Директор дирекции
строительного завода
Дата 26.09.12

ЗАО "ИРКУТСКЭНЕРГОСТРОЙ"
В ПРОИЗВОДСТВО РАБОТ
Начальник ОКС
Дата 26.09.12

Согласовано
Пашедко С.Н.
ЗАО "Иркутскэнергострой"

А6NS-PS-02-01-ЭМ-0002-R00				
Предприятие по производству солнечных модулей в г. Новочебоксарск				
Изм.	К. уч.	Лист	№ док.	Подпись
Разраб.	Тихомиров	1	09.12	09.12
Проверил	Шанаев	1	09.12	09.12
Рук. пр.	Шанаев	1	09.12	09.12
Норм. контр.	Орлов	1	09.12	09.12
ГИП	Иванов	1	09.12	09.12
АББ Главного корпуса. Силовое электрооборудование			Стадия	Лист
Однолинейная схема электроснабжения ВРУ1			Р	1
ООО "Промпроектстрой"			2012 г.	