


Согласовано

Взам.инв. N

Подпись и дата

Инв. N подл.

Распределительный щит	Данные питающей сети
	Тип щита Установл. мощн. Р _у , кВт Расчетная мощн. Р _р , кВт Расчетный ток I _р , А
	Тип вводного автомата; I _{расц} , А
Аппараты отходящей линии	Тип расцепителя; I _р , А; (I _{нл.вст} , А)
	Марка и сечение проводника
Электроприемник	Маркировка
	С _н , кВА
	I _н , А
Электроприемник	cosφ
	Наименование электроприемника
	Панель щита

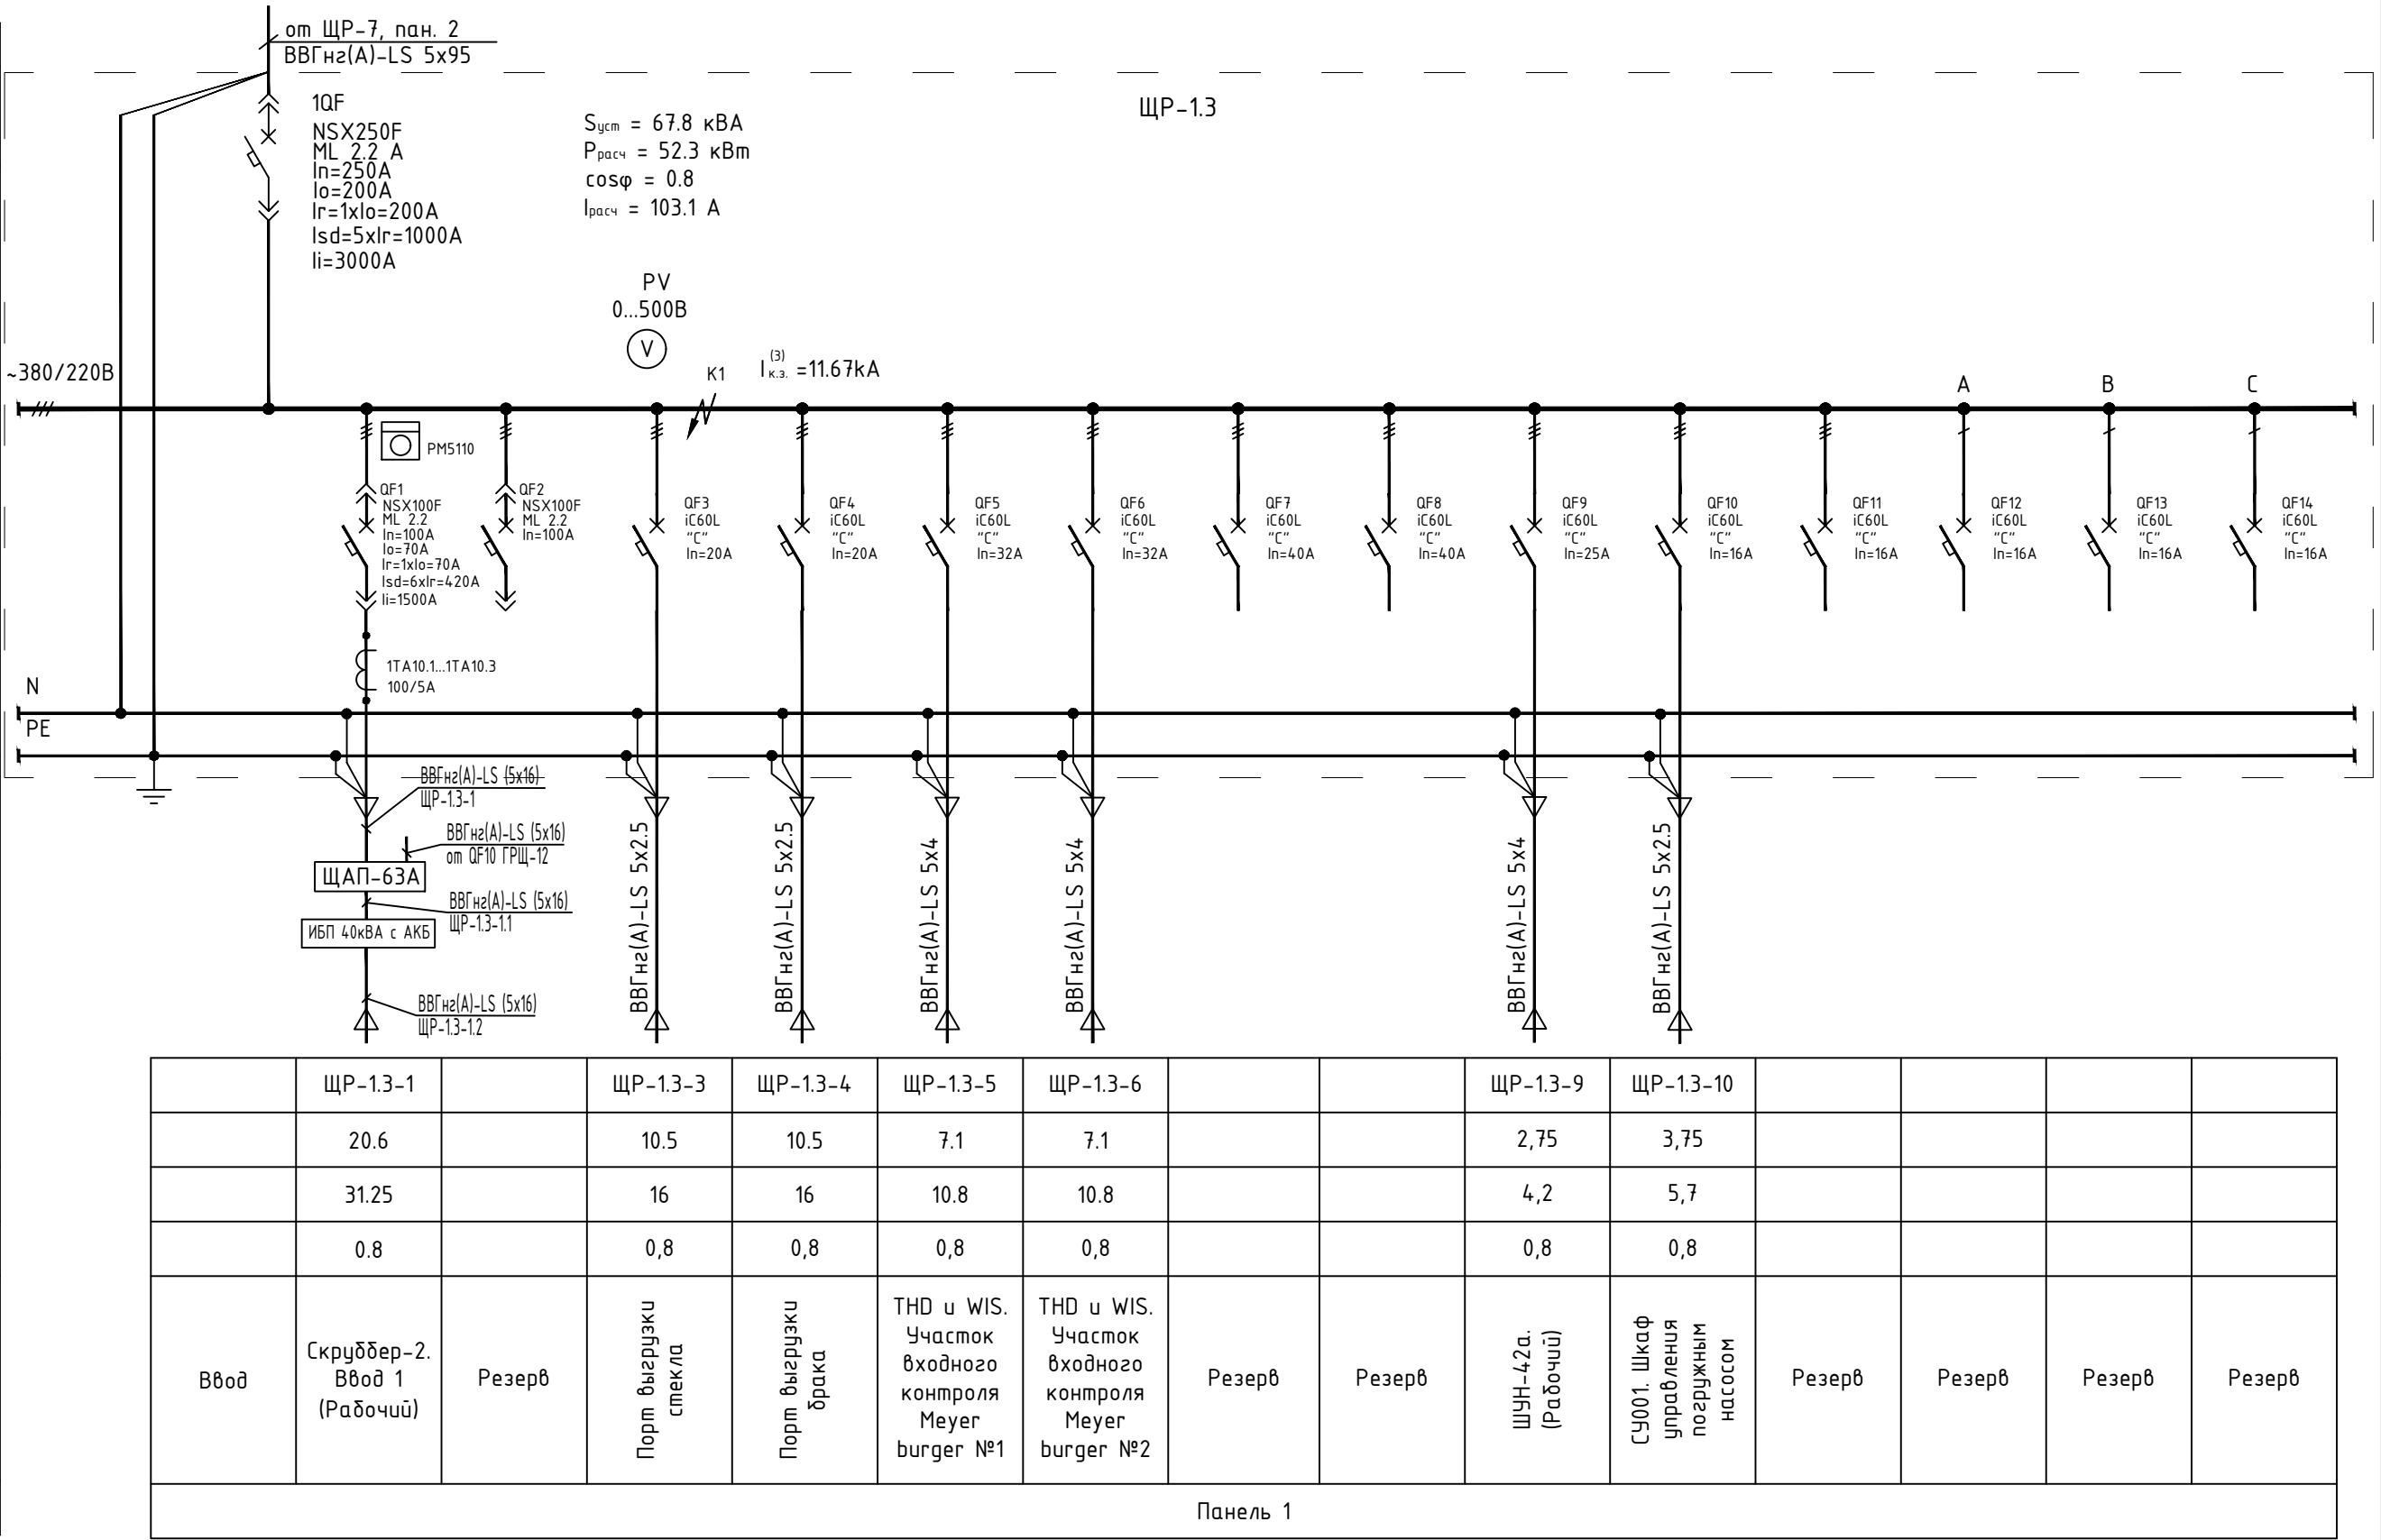

						06-НТ II-000-ЭМ14			
						Техническое перевооружение Завода ООО "Хевел". Увеличение производительности технологической линии НТ			
Изм.	Кол.уч.	Лист	№ док.	Подп.	Дата				
Разраб.	Овсянников				09.18	Главный корпус. Дополнительные распределительные щиты	Стадия	Лист	Листов
Провер.	Москвин				09.18		Р	13	
Нач. отд.	Андреев				09.18	ЩР-1.3. Схема электрическая принципиальная однолинейная	СВЕКО СОЮЗ ИНЖИНИРИНГ 		
Н.контр.	Гун				09.18				
ГИП	Калинин				09.18				

Копировал

ФорматА3