


Согласовано

Взам.инв. N

Подпись и дата

Инв. N подл.

Распределительный щит	Данные питающей сети	
	Тип щита Установл. мощн. Ру, кВт	Расчетная мощн. Рр, кВт
	Расчетная мощн. Рр, кВт	Расчетный ток Iр, А
	Тип вводного автомата; Iрасц, А	
Аппараты отходящей линии	Тип расцепителя; Iр, А; (Inл.вст, А)	
	Марка и сечение проводника	
Электроприемник	Маркировка	ГРЩ-12-1
	Sn, кВА	1289,7
	In, А	1961,9
	Наименование электроприемника	Ввод
Панель щита	Панель 1	Панель 2

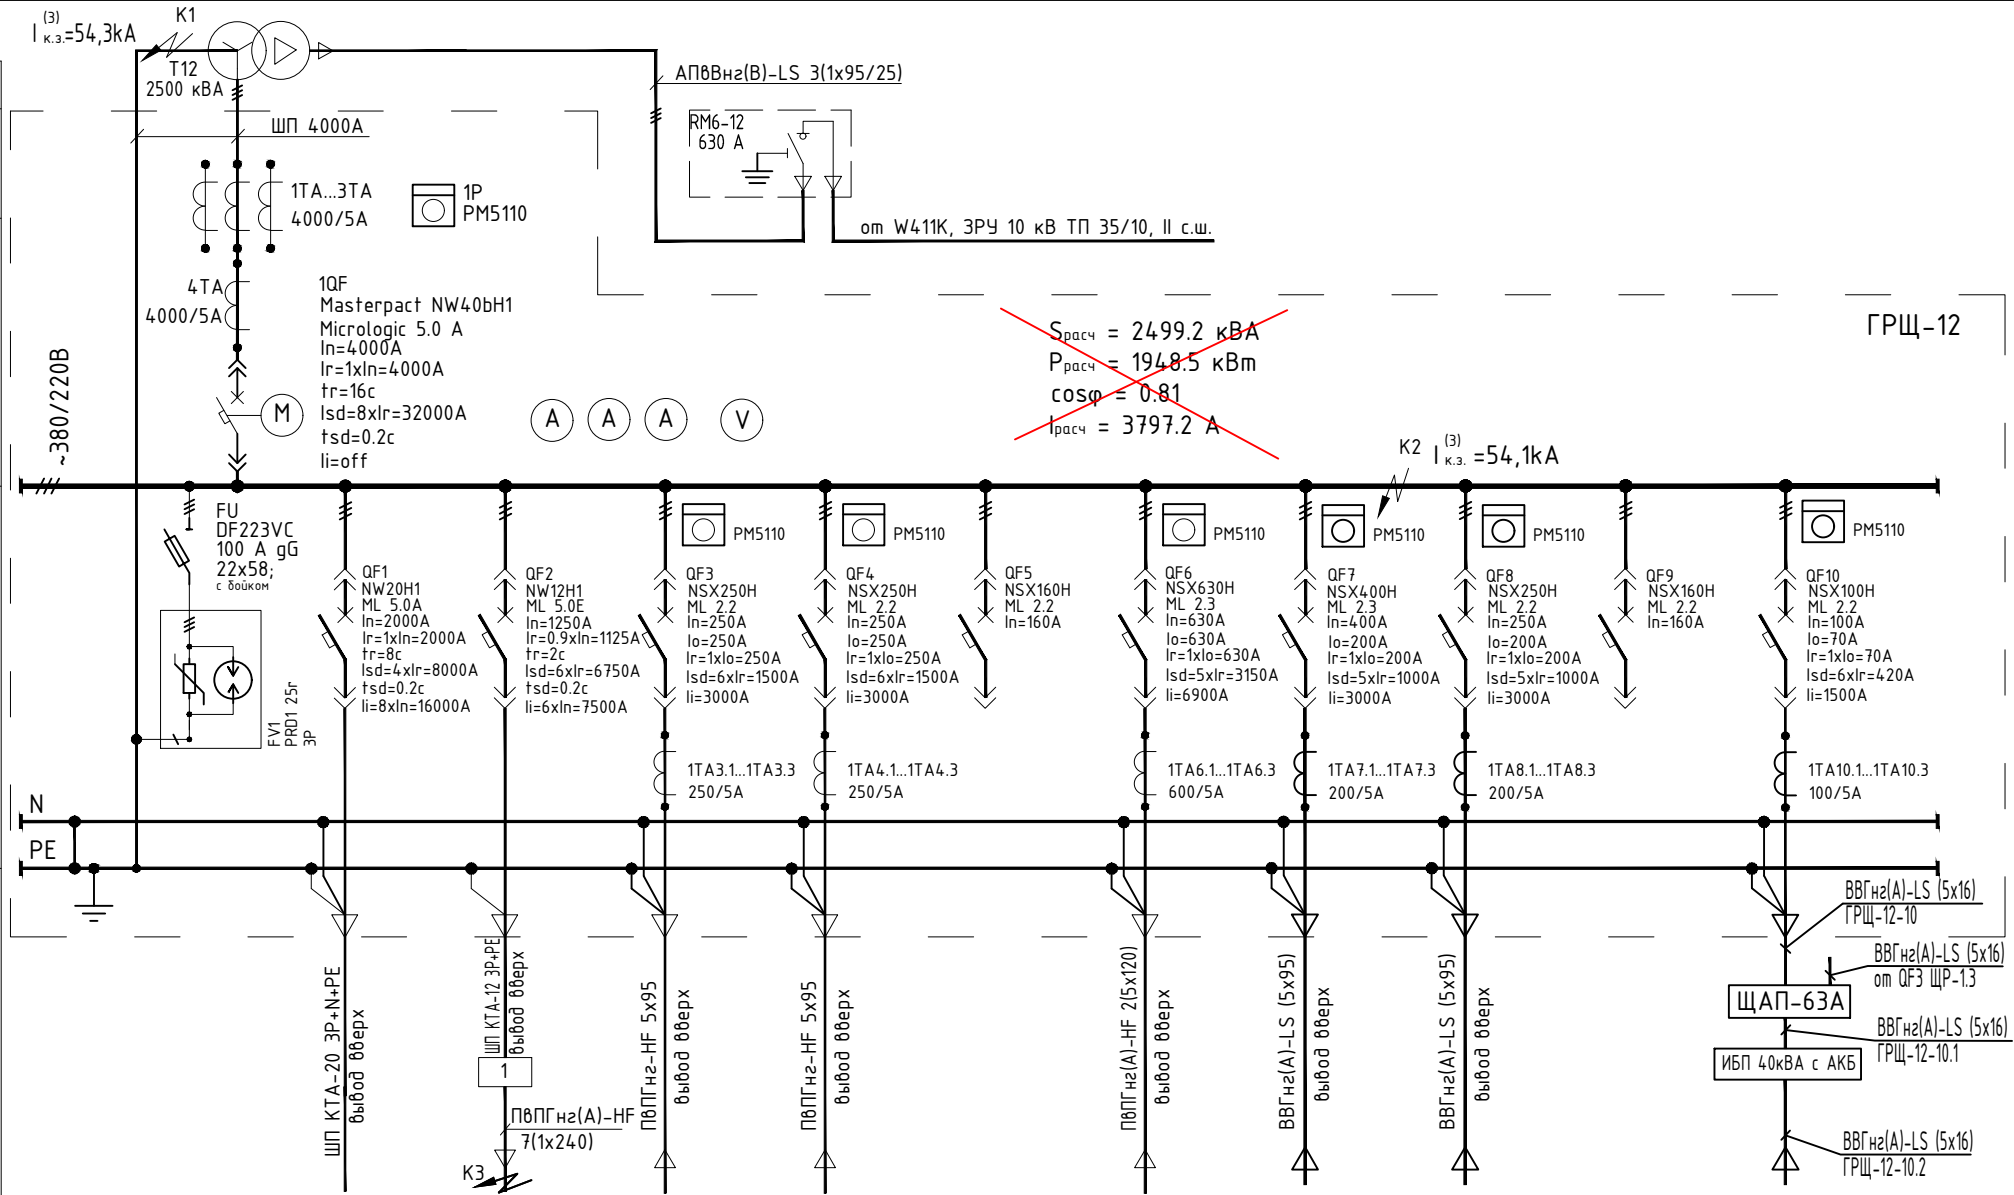

	ГРЩ-12-1	ГРЩ-12-2	ГРЩ-12-3	ГРЩ-12-4		ГРЩ-12-6	ГРЩ-12-7	ГРЩ-12-8		ГРЩ-12-10
	1289,7	615	165	133		408.3	117.3	117.3		20.6
	1961,9	900	250	200		618.4	178	178		31.25
Ввод	ЩР-10. Щит распределительный технологич	КАИ МТ 04. Система плазмохимич. газификации КАИ200	Внешний генератор озона (RENA)	Внешний нагреватель ДИ-воды (RENA)	Резерв	ЩУ-1.7. Щит управления холодильной машины.	ЩВ10.4. Венткамера К10.4	ЩВ10.5. Венткамера К10.5	Резерв	Скрудбер-2. Ввод 2. (Резервный)
Панель 1	Панель 2	Панель 3	Панель 4							

Примечание.

- Вывод отходящих кабелей из щита сверху.
- Вводной автоматический выключатель должен быть оснащен функцией передачи данных по интерфейсу ESO COM Modbus.
- Все автоматические выключатели должны быть оснащены дополнительными контактами положения "включено/отключено" (OF) и электрического повреждения (SDE)
- Измерение мощности на отходящей линии на КАИ МТ 04 производится при помощи Micrologic E и передается на ПК, который через линию Modbus подключен к опциональному модулю передачи мощности COM блока Micrologic.

						06-НТ II-000-ЭМ10			
1		Зам.	002-18		06.18	Техническое перевооружение Завода ООО "Хевел". Увеличение производительности технологической линии НТ			
Изм.	Кол.уч.	Лист	№ док.	Подп.	Дата				
						ТП1. Система электроснабжения	Стадия	Лист	Листов
Разраб.	Овсянников				10.17		Р	3	
Провер.	Москвин				10.17	ГРЩ-12. Схема электрическая принципиальная однолинейная			
Нач. отд.	Андреев				10.17				
Н.контр.	Гун				10.17				
ГИП	Калинин				10.17				

